
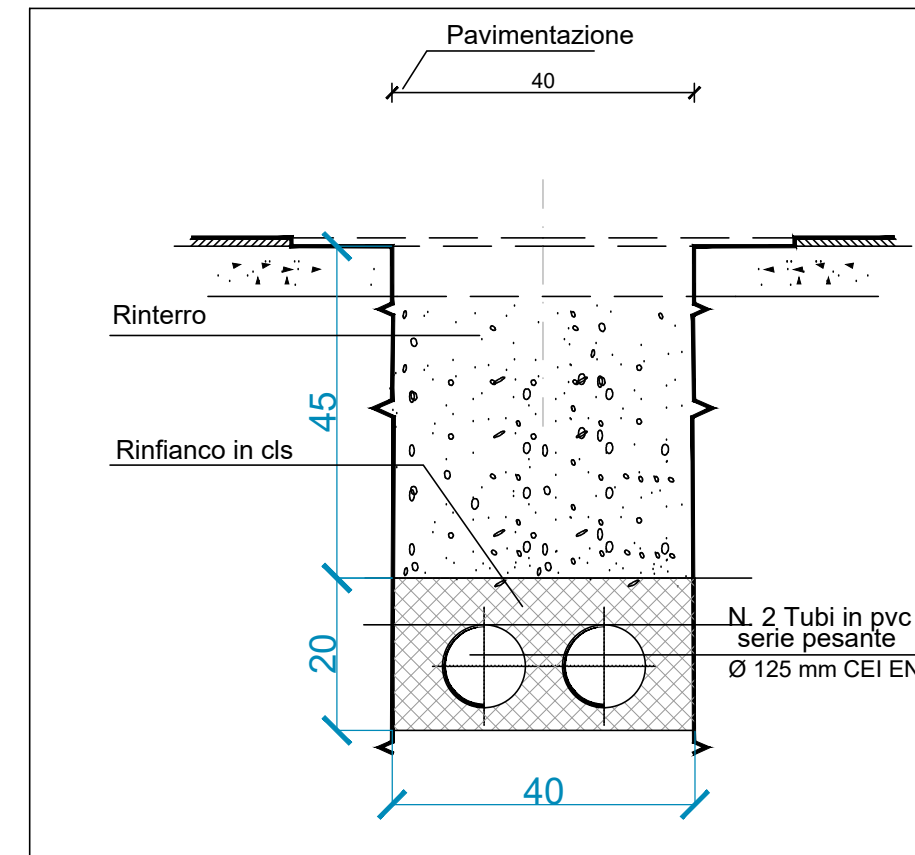
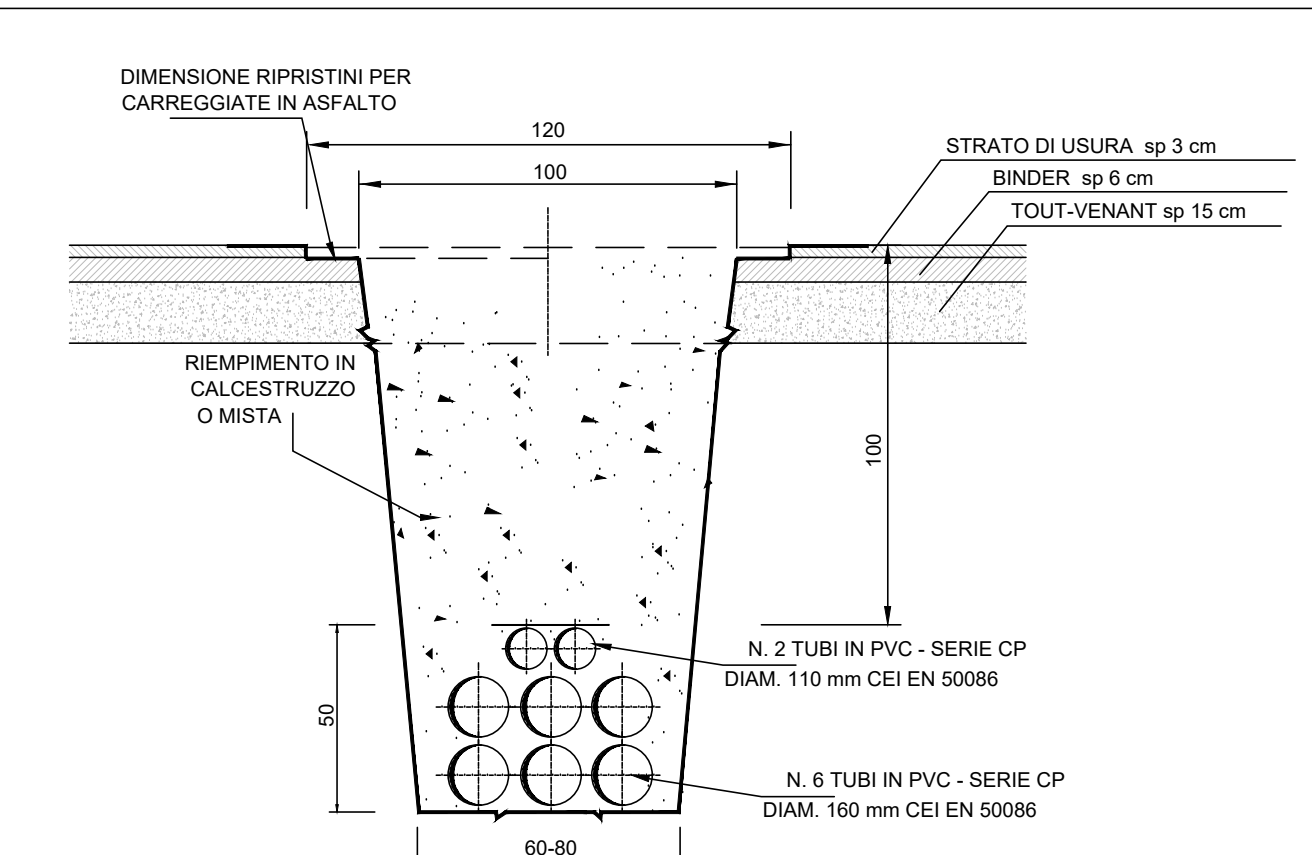
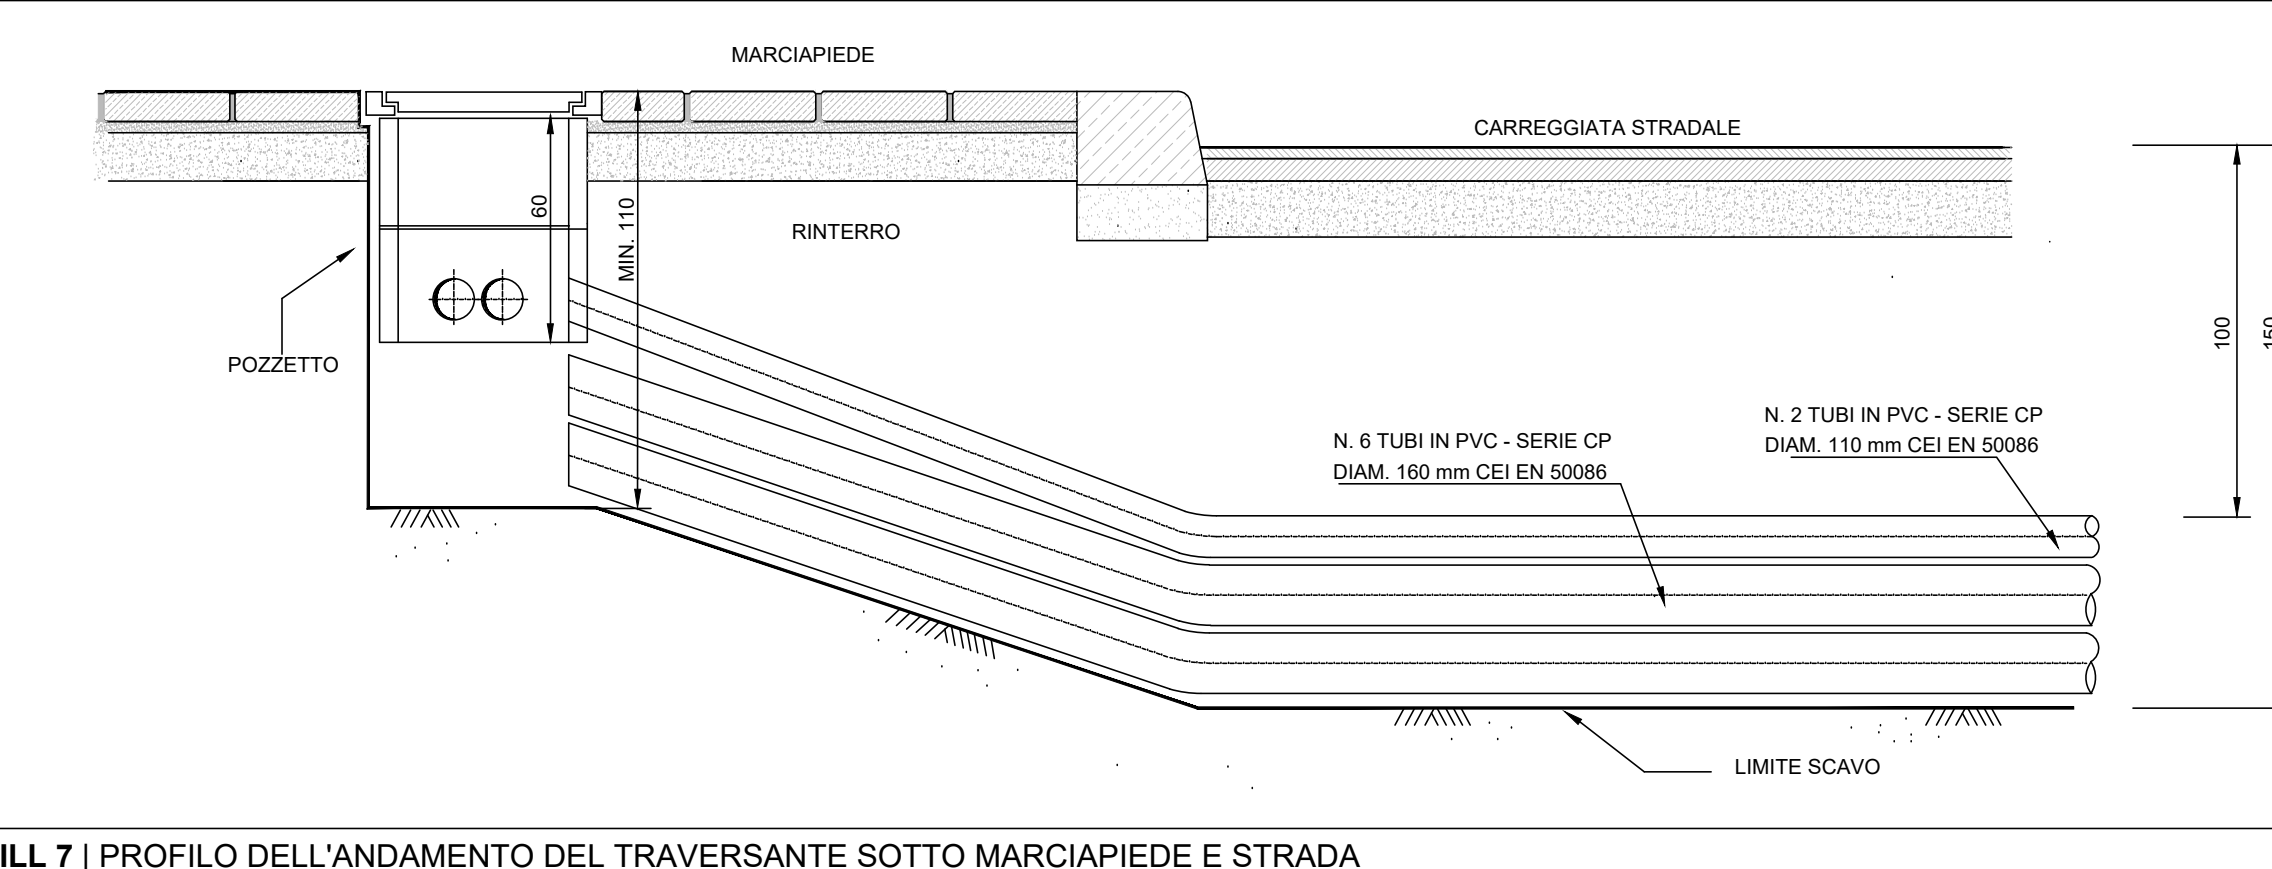
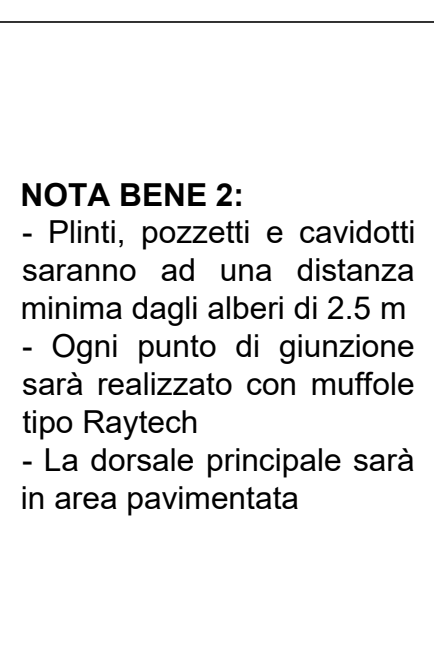
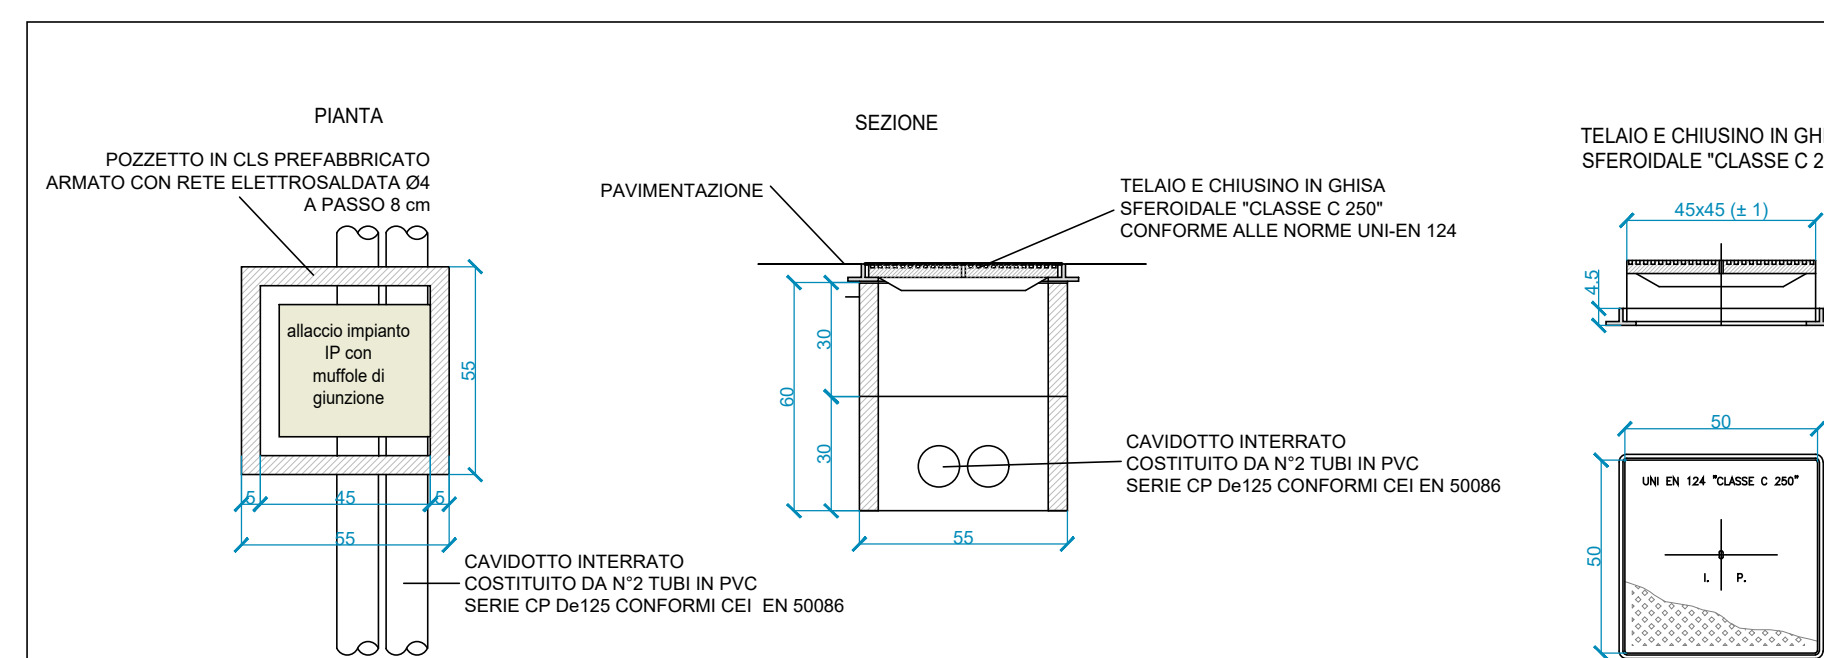
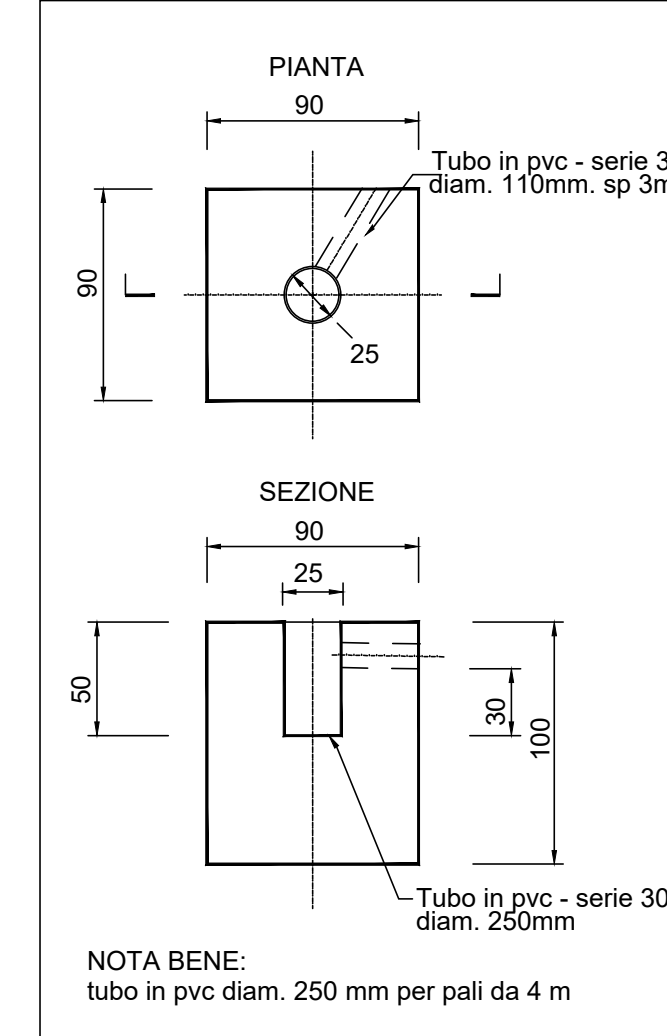
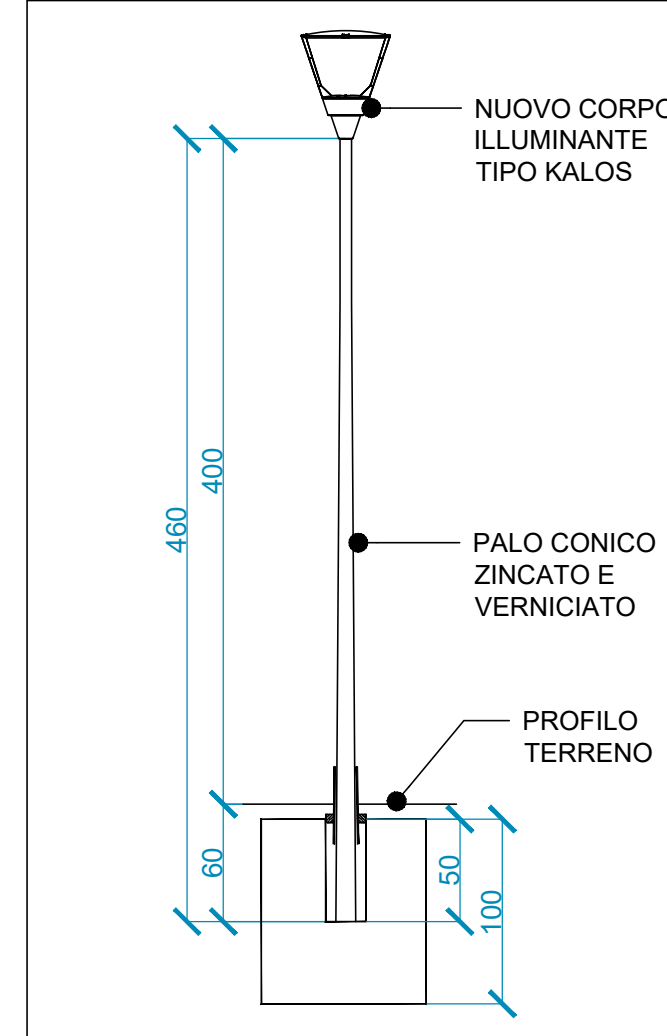
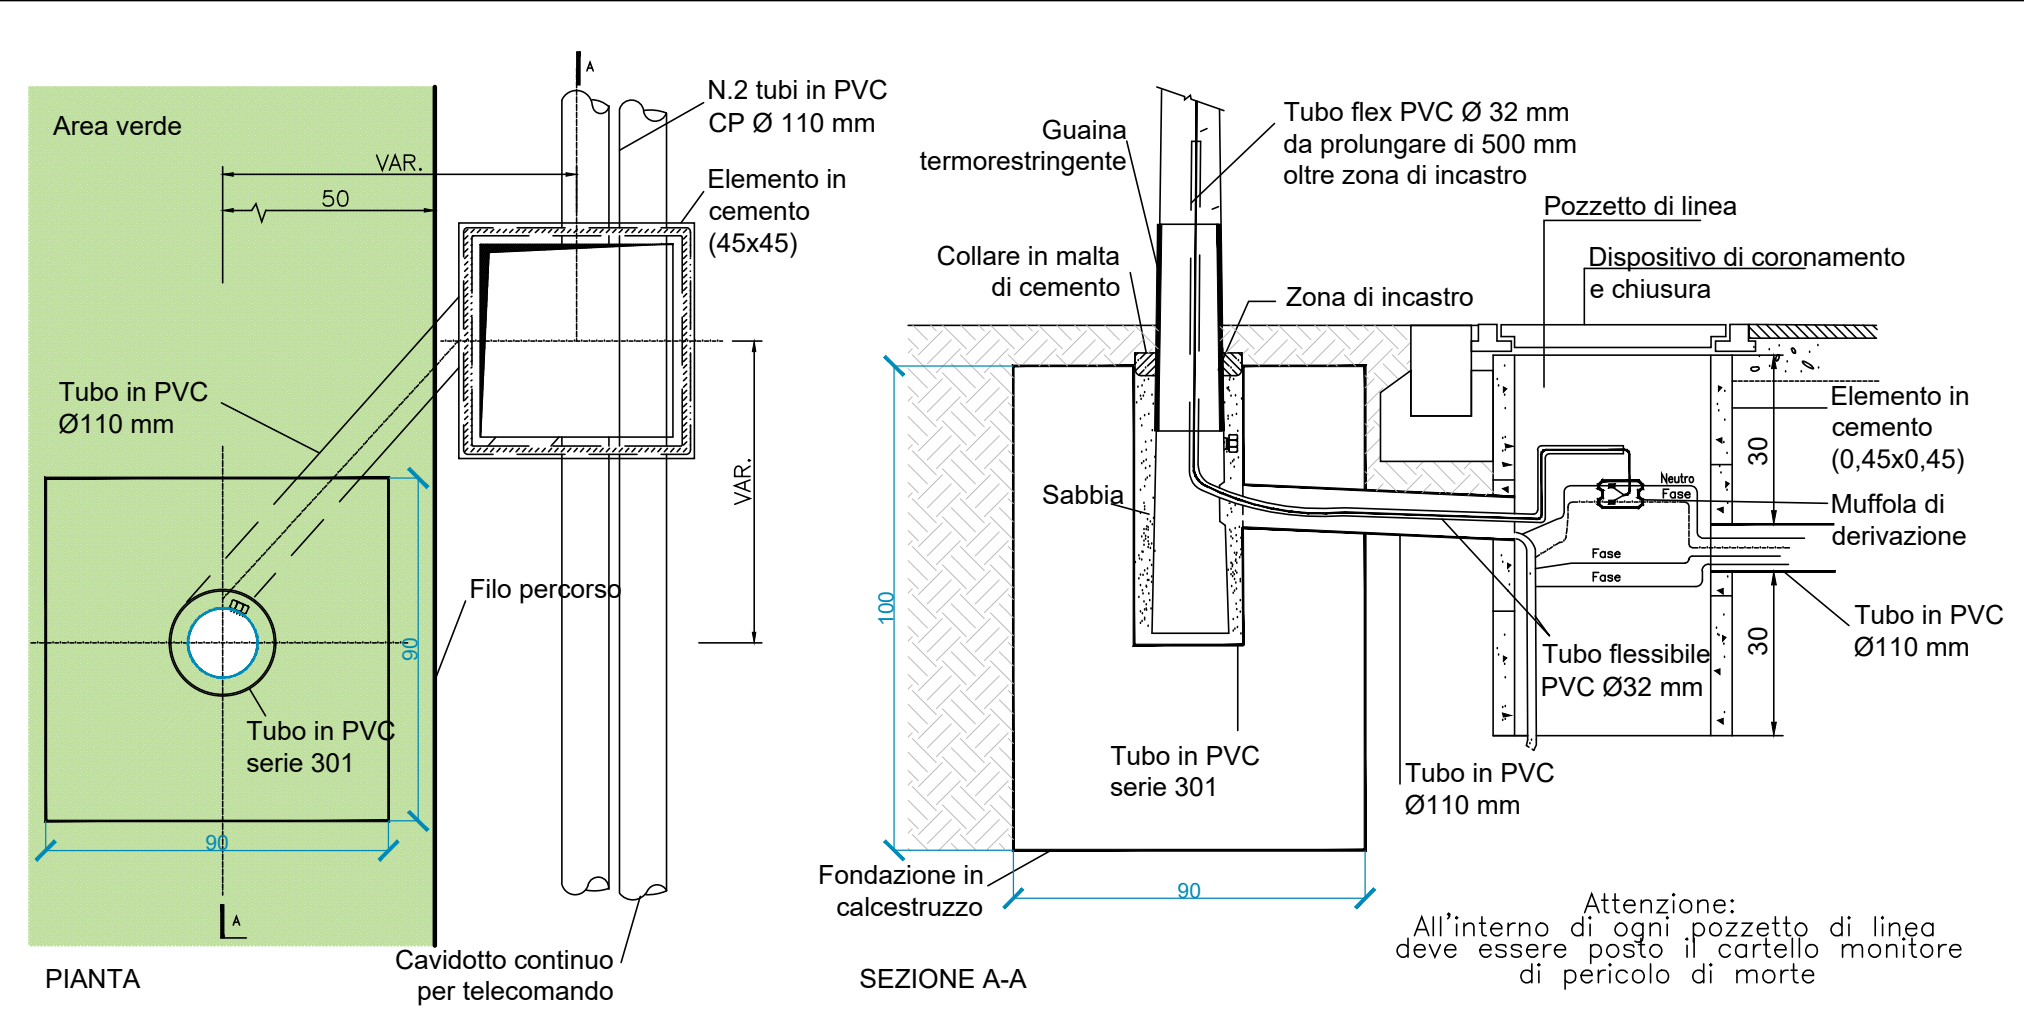


LEGENDA ILLUMINAZIONE

	ILLUMINAZIONE SU PALO ESISTENTE - CARRABILE	
	ILLUMINAZIONE SU PALO ESISTENTE - PEDONALE	
	RAZIONAZIONE PALO ESISTENTE	quantità: 9 cad (di cui 5 da carrabili e 5 pedonali , tutti da rivulizzare)
	ALLACCIO ALLA RETE ESISTENTE DI ILLUMINAZIONE PUBBLICA	quantità: 2 cad
	PALL1 ILLUMINAZIONE PERCORSI CICLOPEDONALI SU PALO 4 m (Distanza di rispetto dai nuovi alberi di progetto min. 3 m; da alberi esistenti min. 3 m) Corpo illuminante tipo Kalos alta Carboni Una illuminazione PALL2 a luce di LED 4000 K, 17,2 W, attacco retina tipo Nano-palo a sezione circolare in acciaio inox, 9 tubi a 6 bus linea con cavo in 0,6/100/50 e filo di PVC di 250	quantità: 40 cad (di cui 5 da rivulizzo)
	PALL2 ILLUMINAZIONE E SEGNAZIONE ATTRAVERSIAMENTO SU PALO 8 m (Distanza di rispetto dai nuovi alberi di progetto min. 3 m; da alberi esistenti min. 3 m) Corpo illuminante tipo Kilo Slim alta Carboni Oss. spazio per attraversamenti pedonali AP-01 LED 4000 K, 17,2 W, attacco retina tipo Nano-palo a sezione circolare in acciaio inox, 9 tubi a 6 bus linea con cavo in 0,6/100/50, con pannello, ricevitore e telecomando	quantità: 2 cad
	PALL3 ILLUMINAZIONE PERCORSI CARRABILI SU PALO (Distanza di rispetto dai nuovi alberi di progetto min. 3 m; da alberi esistenti min. 3 m)	quantità: 4 cad (di cui 4 da rivulizzo)
	PALL4 POZZETTO DI DERIVAZIONE E ISPEZIONE Pozzetto in c.a. a 2 anelli con 45x45 con otturino in ghisa sferoidale carrabile C250 con munita di giunzione	quantità: 55 cad
	PALL5 CAVIDOTTO DORSALE PRINCIPALE Con n.2 tubi corrugati Ø125 mm	quantità: 554 ml (+ 10% = 610 ml)
	PALL6 CAVO DI GIUNZIONE DORSALE - CORPO ILLUMINANTE Con n.1 tubo corrugati Ø110 mm	quantità: 32 ml (+ 10% = 102 ml)
	PALL7 CAVIDOTTO DORSALE PRINCIPALE - SEZIONE CARRABILE Con n. 2 tubi corrugati Ø110 mm e n. 6 tubi corrugati Ø160mm	quantità: 70 ml (+ 10% = 55 ml)
	PALL8 CAVIDOTTO ESISTENTE	
	PALL9 (DISMISSIONE) CAVIDOTTO ESISTENTE	

NOTE GENERALI:

- Le prescrizioni tecniche inerenti accensioni caratteristiche cavi e collegamenti elettrici dovranno essere definiti con il gestore dell'impianto
- Tutti i pali forati dovranno essere verniciati come da prescrizioni del comune di Sesto San Giovanni
- Tutte le quote sono espresse in m tranne dove diversamente indicato
- Tutte le misure indicate devono essere verificate in situ
- La giacitura dei corrugati di progetto potrà variare puntualmente in corrispondenza delle interferenze con i sottoservizi
- L'appaltatore dovrà accertarsi preliminarmente ad ogni attività di scavo l'esatta posizione dei sottoservizi esistenti e di eventuali interferenze con sottoservizi non censiti e concordare le modalità di risoluzione con gli enti gestori e la Direzione Lavori

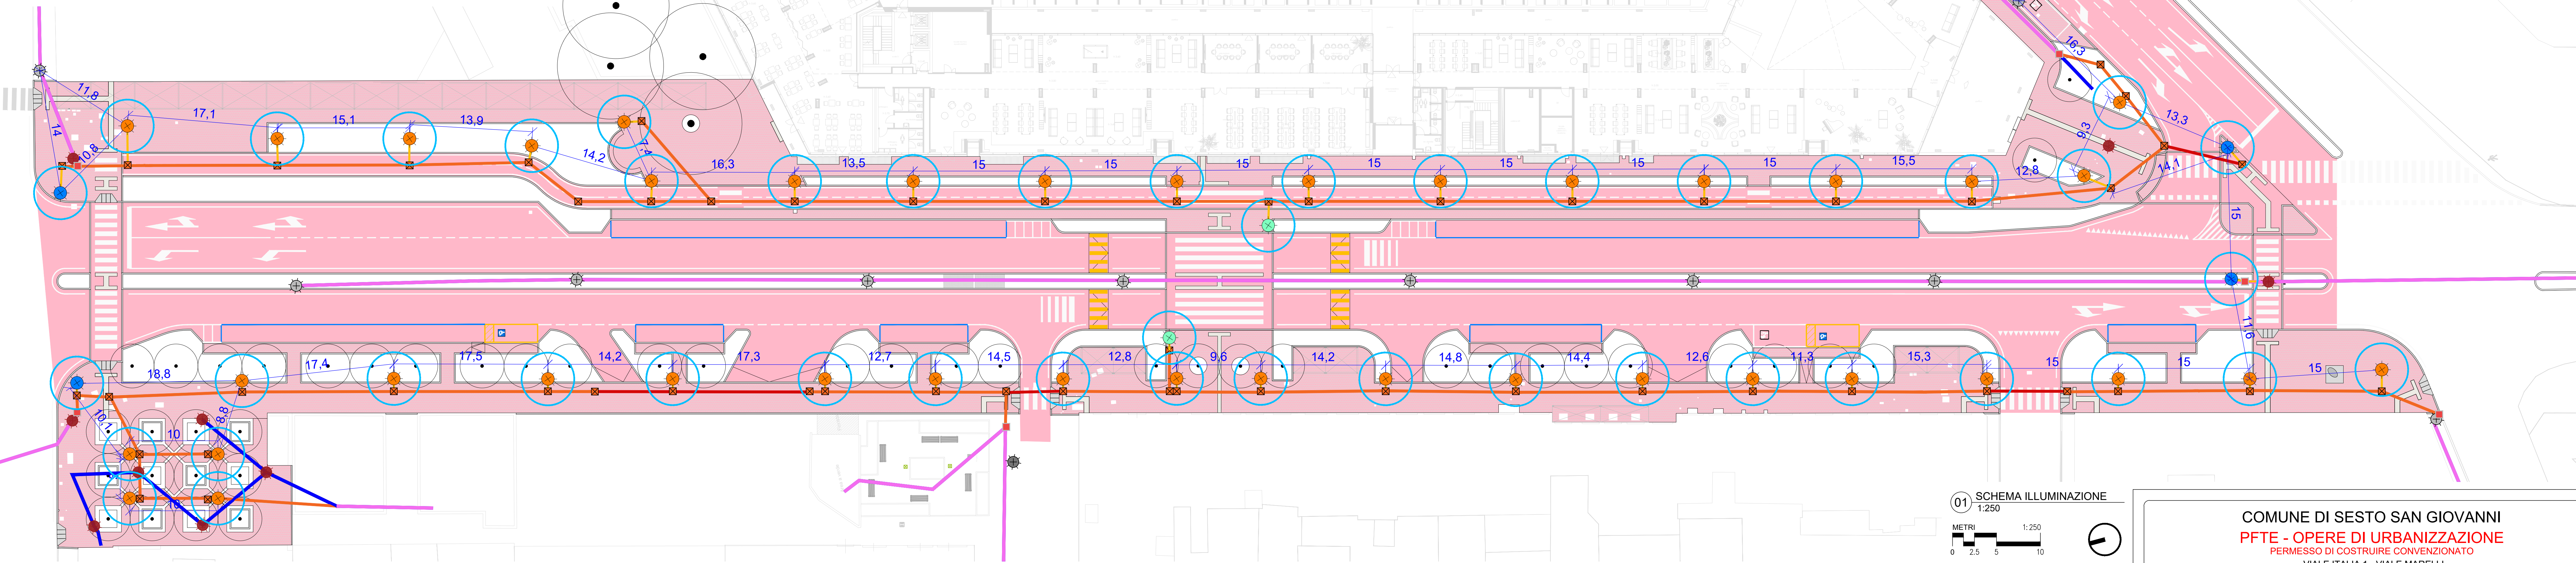

COMUNE DI SESTO SAN GIOVANNI PFTE - OPERE DI URBANIZZAZIONE PERMESSO DI COSTRUIRE CONVENZIONATO VIALE ITALIA 1 - VIALE MARELLI NUOVO EDIFICIO DA ADIBIRE A RESIDENZA TEMPORANEA PER STUDENTI			
progettista architettonica: NASINI Nasini Architetti Via Goldoni, 34 Milano - 20129 tel. +39 02 7201 8037 - HYPERLINK nasini@nasiniarchitects.it - "mailto:nicola.nasini@pf.te.it"		Arch. Nicola Nasini Arch. Nicola Carraro	
project management: Colliers Colliers Property Project & Development Real Est c/o Matthews, 10 - 20121 Milano - www.colliers.com		Sicurezza: ARCHITETTO FABRIZIO SCURATI via Michelangelo Buonarroti, 7 - 20146 Milano tel. 02 58 161 144 Sicurezza.scurati@easnet.com www.easnet.it/azienda/s	
progettazione strutturale: Alessandro Aronica Aronica Associati via F.lli Caviglioli, 15 - 20091 Livorno 560 tel. +39 0586 500223 aronica@aronicaprospect.com		Ing. Alessandro Aronica	
progettazione impianto elettrico e meccanico: TEL. S. E. S. Ing. Luca Stefanutti via C. Caviglioli, 15 - 20146 Milano 06 tel. +39 02 62030166 info@telse.it		progettazione idraulica: studio a n Ing. Roberto Bussolini via Sesto S. 20090, Comune di Padoa (PD) Cesing-Mil A-27056	
progettazione antincendio: GEOM. FABIO G. CARMINATI Ing. Francesco C. - 20021 Livorno, MI tel. 054524717 - Fax 054524930 G. CARMINATI@univ.it - G. CARMINATI@univ.it		Invarianza idraulica e analisi geologiche: geologica   Dott. Luca M. Pizzi via Mellini da Bolzano 13 - 20021 Bolzano MI tel. 0471280300 - mobile 329275446 www.geologica.com	
progettazione paesaggio: AG&P green&cape Agr. Emanuele Borlotoli via Garibaldi 22 20146 - Milano MI tel. 02 5742 0200022 info@agp.it		progettazione viabilità: Jorden via Sesto S. 20090, Comune di Padoa (PD) tel. 0471 280300 info@jorden.it Carcano, piazza G. Saraceni 7/2 cap 10128 www.carcano.it www.carcano.it/eng/	
progettazione facciate: PARK ASSOCIATI via Garibaldi 22 20146 - Milano MI tel. 02 5742 0200022 info@parkassociati.com		STUDIO STUDIO ASSOCIATI	
proprietà: Castello SGR SPA Fondo Casati IV Via Pucchi 3, 20121 - MILANO			
num. elaborato: 600	titolo elaborato: Iluminazione - Schema planimetrico e dettagli		
scala: 1:250	data: 30.06.2025	nome file: 24_109_PTE_VTE_LIV_002_PAV_002_Rimanzione_22_dwg	
	REV: 03.09.2028		