


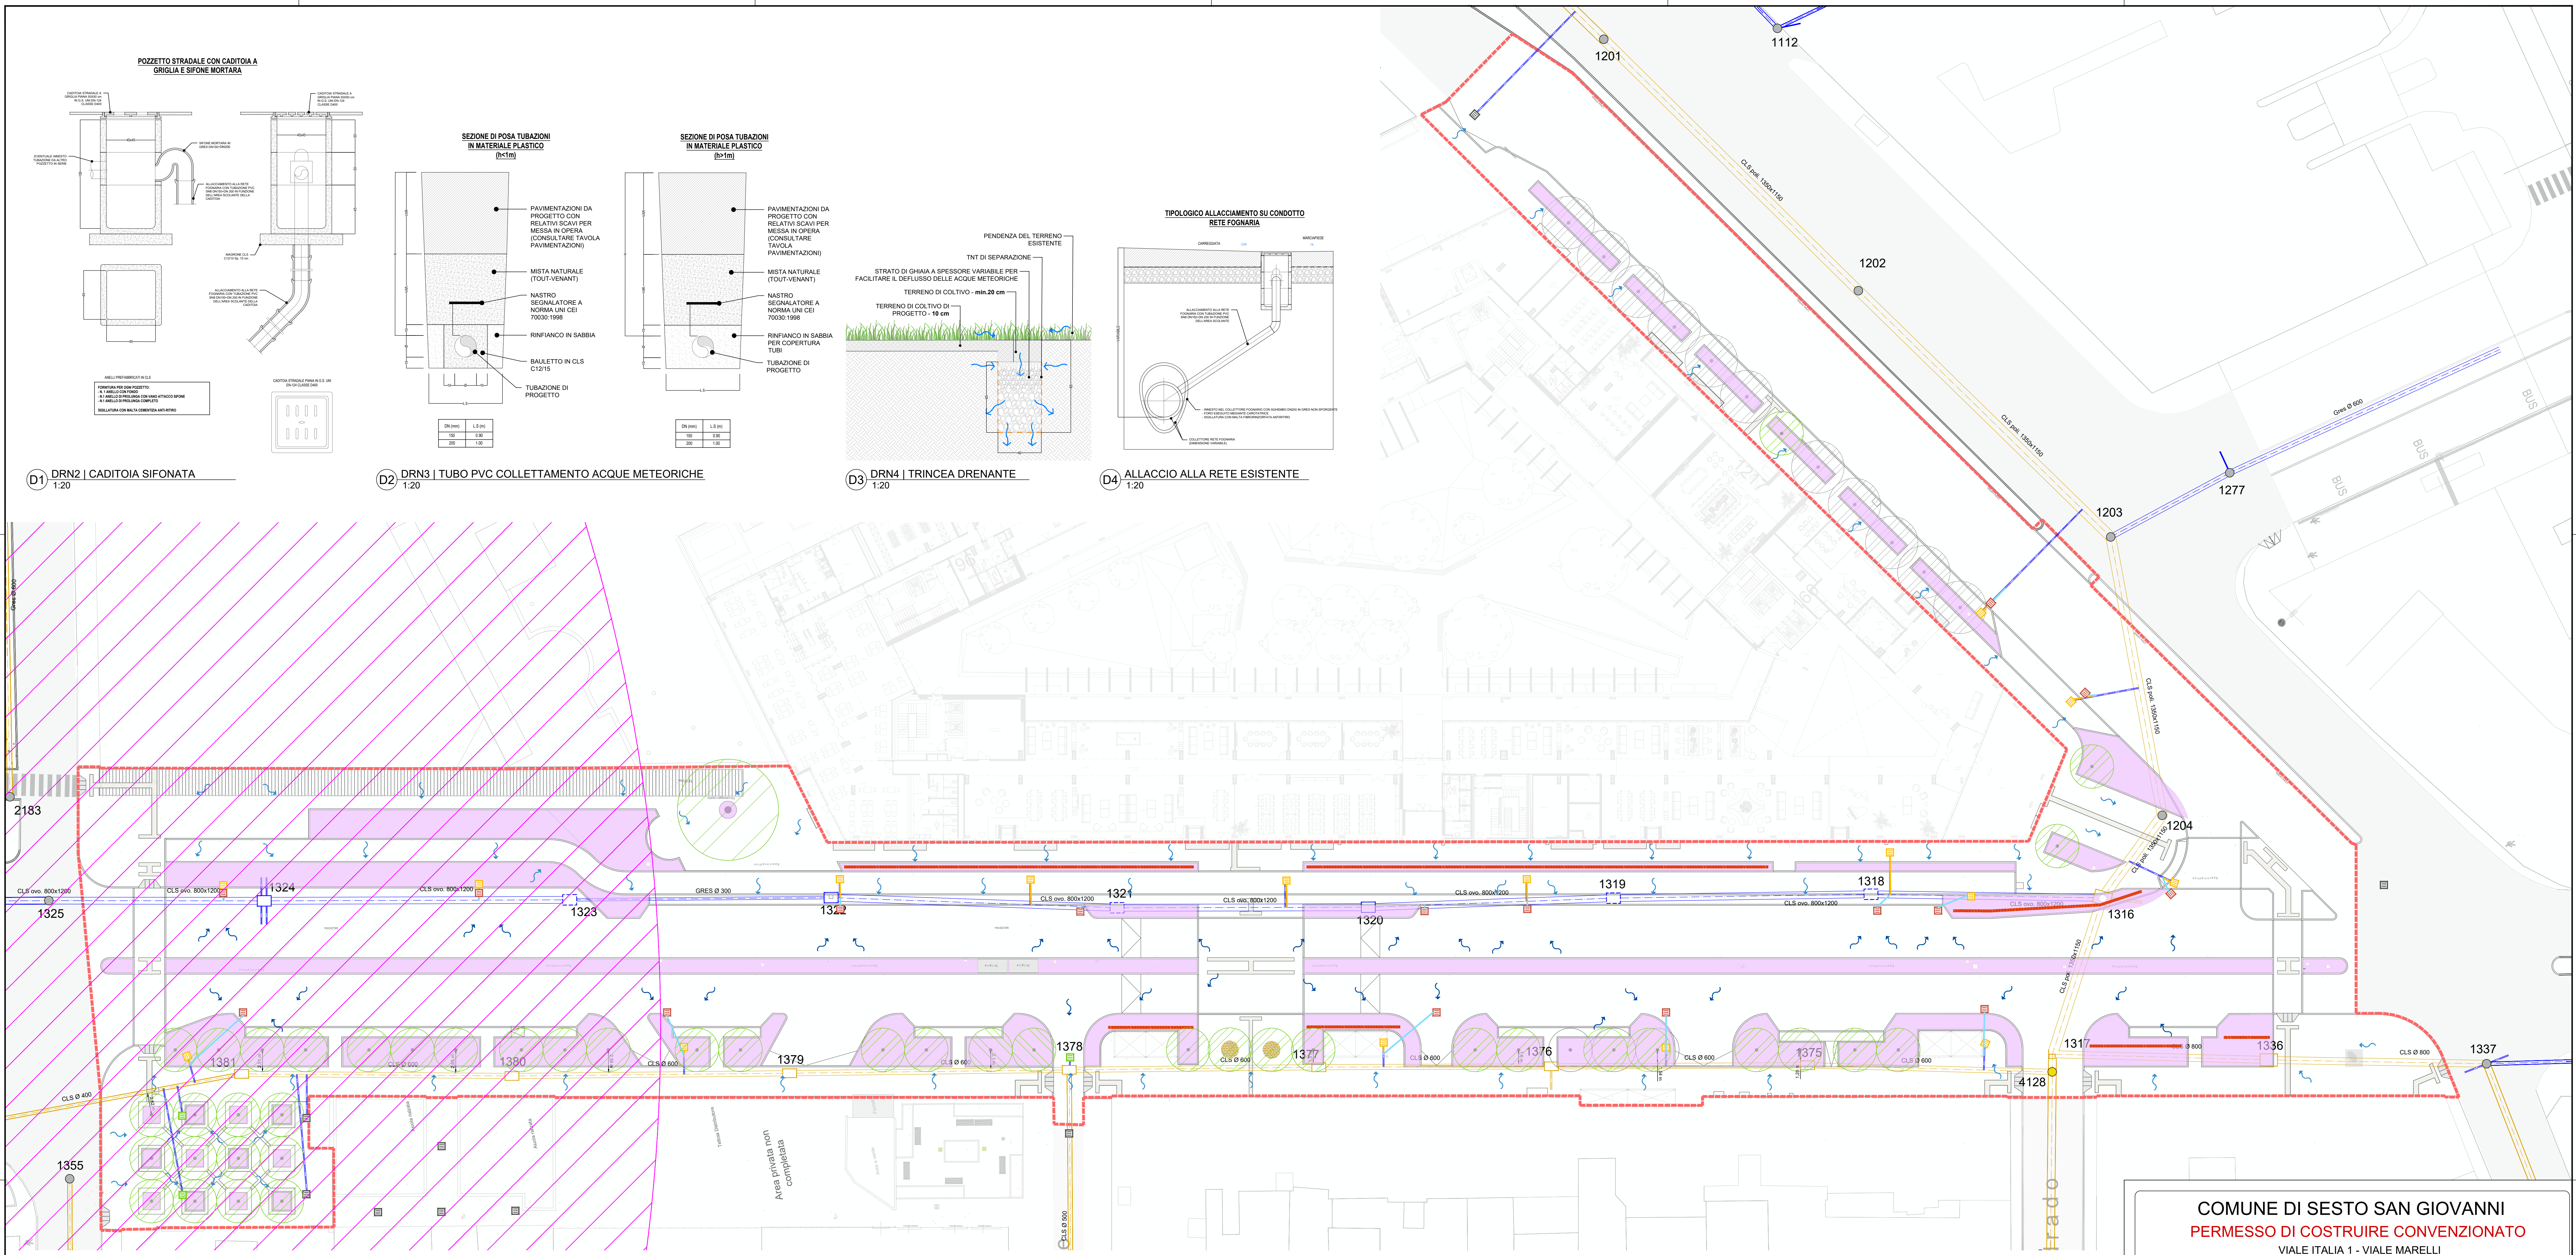

- D1

DRN2 | CADITOIA SIFONATA

1:20
- D2

DRN3 | TUBO PVC COLLETTAMENTO ACQUE METEORICHE

1:20
- D3

DRN4 | TRINCEA DRENANTE

1:20
- D4

ALLACCIO ALLA RETE ESISTENTE

1:20

LEGENDA

fascia di rispetto pozzo idropotabile

rete pubblica acque bianche
(estratta da webgis Gruppo Cap e con chiusini rilevati in campo)

rete pubblica acque miste
(estratta da webgis Gruppo Cap e con chiusini rilevati in campo)

ALBERO ESISTENTE

ALBERO IN PROGETTO

AREA FILTRANTE

q.tà: 1734 mq

CADITOIE ESISTENTI

CADITOIE ESISTENTI DEMOLITE

q.ta: 16 cad

DRN1 - MESSA IN QUOTA CADITOIE ESISTENTI

q.tà: 3 cad

DRN2 - CADITOIE SIFONATE

q.tà: 16 cad

DRN3 - TUBO IN PVC PER COLLETTAMENTO ACQUE METEORICHE

q.tà: 32 ml

DRN4 - TRINCEA DRENANTE

q.tà: 152 ml

PENDENZA MARCIAPIEDI (1%)

PENDENZA CARREGGIATA (2.5%)

L'INTERVENTO IN OGGETTO PREVEDE LAVORI DI MANUTENZIONE STRAORDINARIA DELLA RETE STRADALE ESISTENTE E SUE PERTINENZE E DUNQUE E' ESCLUSO DALL'APPLICAZIONE DEL RR 7/2017 DI INVARIANZA IDRAULICA AI SENSI DEL COMMA 3 DELL'ART. 3 DEL REGOLAMENTO

LE STRUTTURE DI INFILTRAZIONE DIRETTA (TRINCEE DRENANTI) SONO PREVISTE UNICAMENTE AL DI FUORI DELLA FASCIA DI RISPETTO DEL POZZO IDROPOTABILE

IL NUMERO DI CADITOIE DI PROGETTO E' IL MEDESIMO DELLO STATO DI FATTO, UTILIZZANDO I MEDESIMI ALLACCI ESISTENTI ALLA FOGNATURA GIA' PRESENTE CHE DUNQUE NON VIENE MODIFICATA, GARANTENDO CHE LA PORTATA D'ACQUA RECAPITATA IN FOGNATURA NON AUMENTI

COMUNE DI SESTO SAN GIOVANNI

PERMESSO DI COSTRUIRE CONVENZIONATO

VIALE ITALIA 1 - VIALE MARELLI

NUOVO EDIFICIO DA ADIBIRE A RESIDENZA TEMPORANEA PER STUDENTI

progettazione architettonica:
NA Nasini
Architetti
Via G. Galvani, 34 Milano - 20129
tel. +39 02 7200.8807
nicola@nasiniarchitetti.it

project management:
Colliers
Colliers Property Project & Development Italy Srl
C.so Matteotti, 10 - 20121 Milano - www.colliers.com

progettazione strutturale:
A Alessandro Aronica
Studio Aronica & Associati
Via F.lli Cervelli, 15 - 20091 Lissone MB
tel. +39 039 9000.233
info@studioaronica.com

progettazione impianto elettrico e meccanico:
TE Stefano Tassinari
Via F.lli Cervelli, 15 - 20091 Lissone MB
tel. +39 039 9000.233
info@te-te.it

progettazione antincendio:
Geom. Fabio G. Carminati
Via F.lli Cervelli, 15 - 20091 Lissone MB
tel. +39 039 9000.233
info@fabio-g.com

progettazione idraulica:
studio agn
Via F.lli Cervelli, 15 - 20091 Lissone MB
tel. +39 039 9000.233
info@studioagn.it

invarianza idraulica e analisi geologiche:
geologia
Via F.lli Cervelli, 15 - 20091 Lissone MB
tel. +39 039 9000.233
info@geologia.it

progettazione del paesaggio:
AG&P
Via F.lli Cervelli, 15 - 20091 Lissone MB
tel. +39 039 9000.233
info@agp.it

progettazione facciate:
PARK ASSOCIATI
Via F.lli Cervelli, 15 - 20091 Lissone MB
tel. +39 039 9000.233
info@parkassociati.com

proponente:
Castello SGR SPA
Fondo Casati IV
Via Puccini 3, 20121 - MILANO

proprietà:
Ninfes LeaseCo Srl
Via Vittorio Afferri, 3
31015 - Conegliano (TV)

num. elaborato:
800

titolo elaborato:
Drenaggio - Schema planimetrico e dettagli

scala:
1:250 - 1:20

data:
03.09.2026

nome file:

QUESTO DISEGNO E' DI NOSTRA PROPRIETA' RISERVATA A TITOLI DI LEGGE E NE E' VIETATA LA RIPRODUZIONE ANCHE PARZIALE SENZA NOSTRA AUTORIZZAZIONE SCRITTA.